


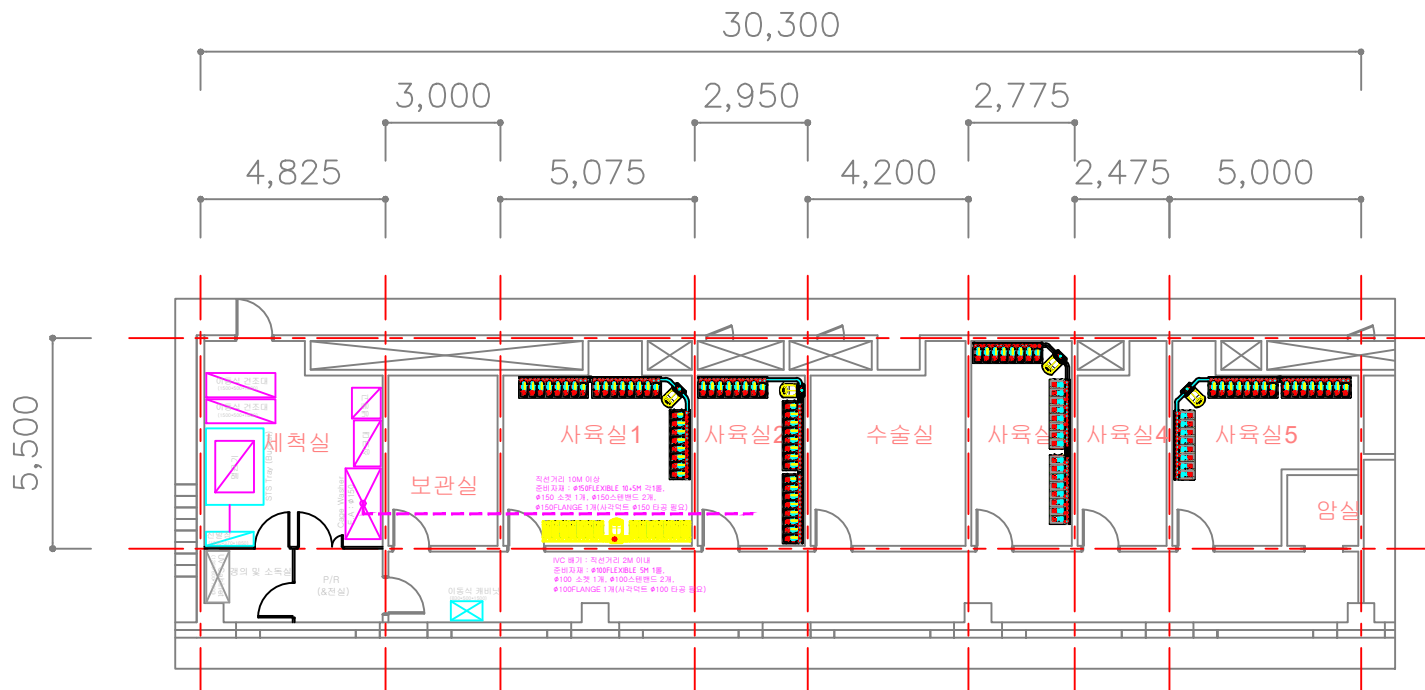

평면도(기자재 배치)-Final

SUNGSHIN
Women's UNIV.

PROJECT TITLE

실험실 평면도

NOTE

장비 및 타공 배치 및 규격

수 정 REVISION

설 계 DRAWN BY

검 토 CHECKED BY

심 사 SUBMITTED BY

승 인 APPROVED BY

날 짜 DATE

도면명 SUBJECT TITLE

축 척

1 / 1

도면번호
DRAWING NO.

일련번호
SHEET NO.

LAY-OUT
SCALE (A3) : 1/1